



TAVOLA GENERALE
Scala 1:200

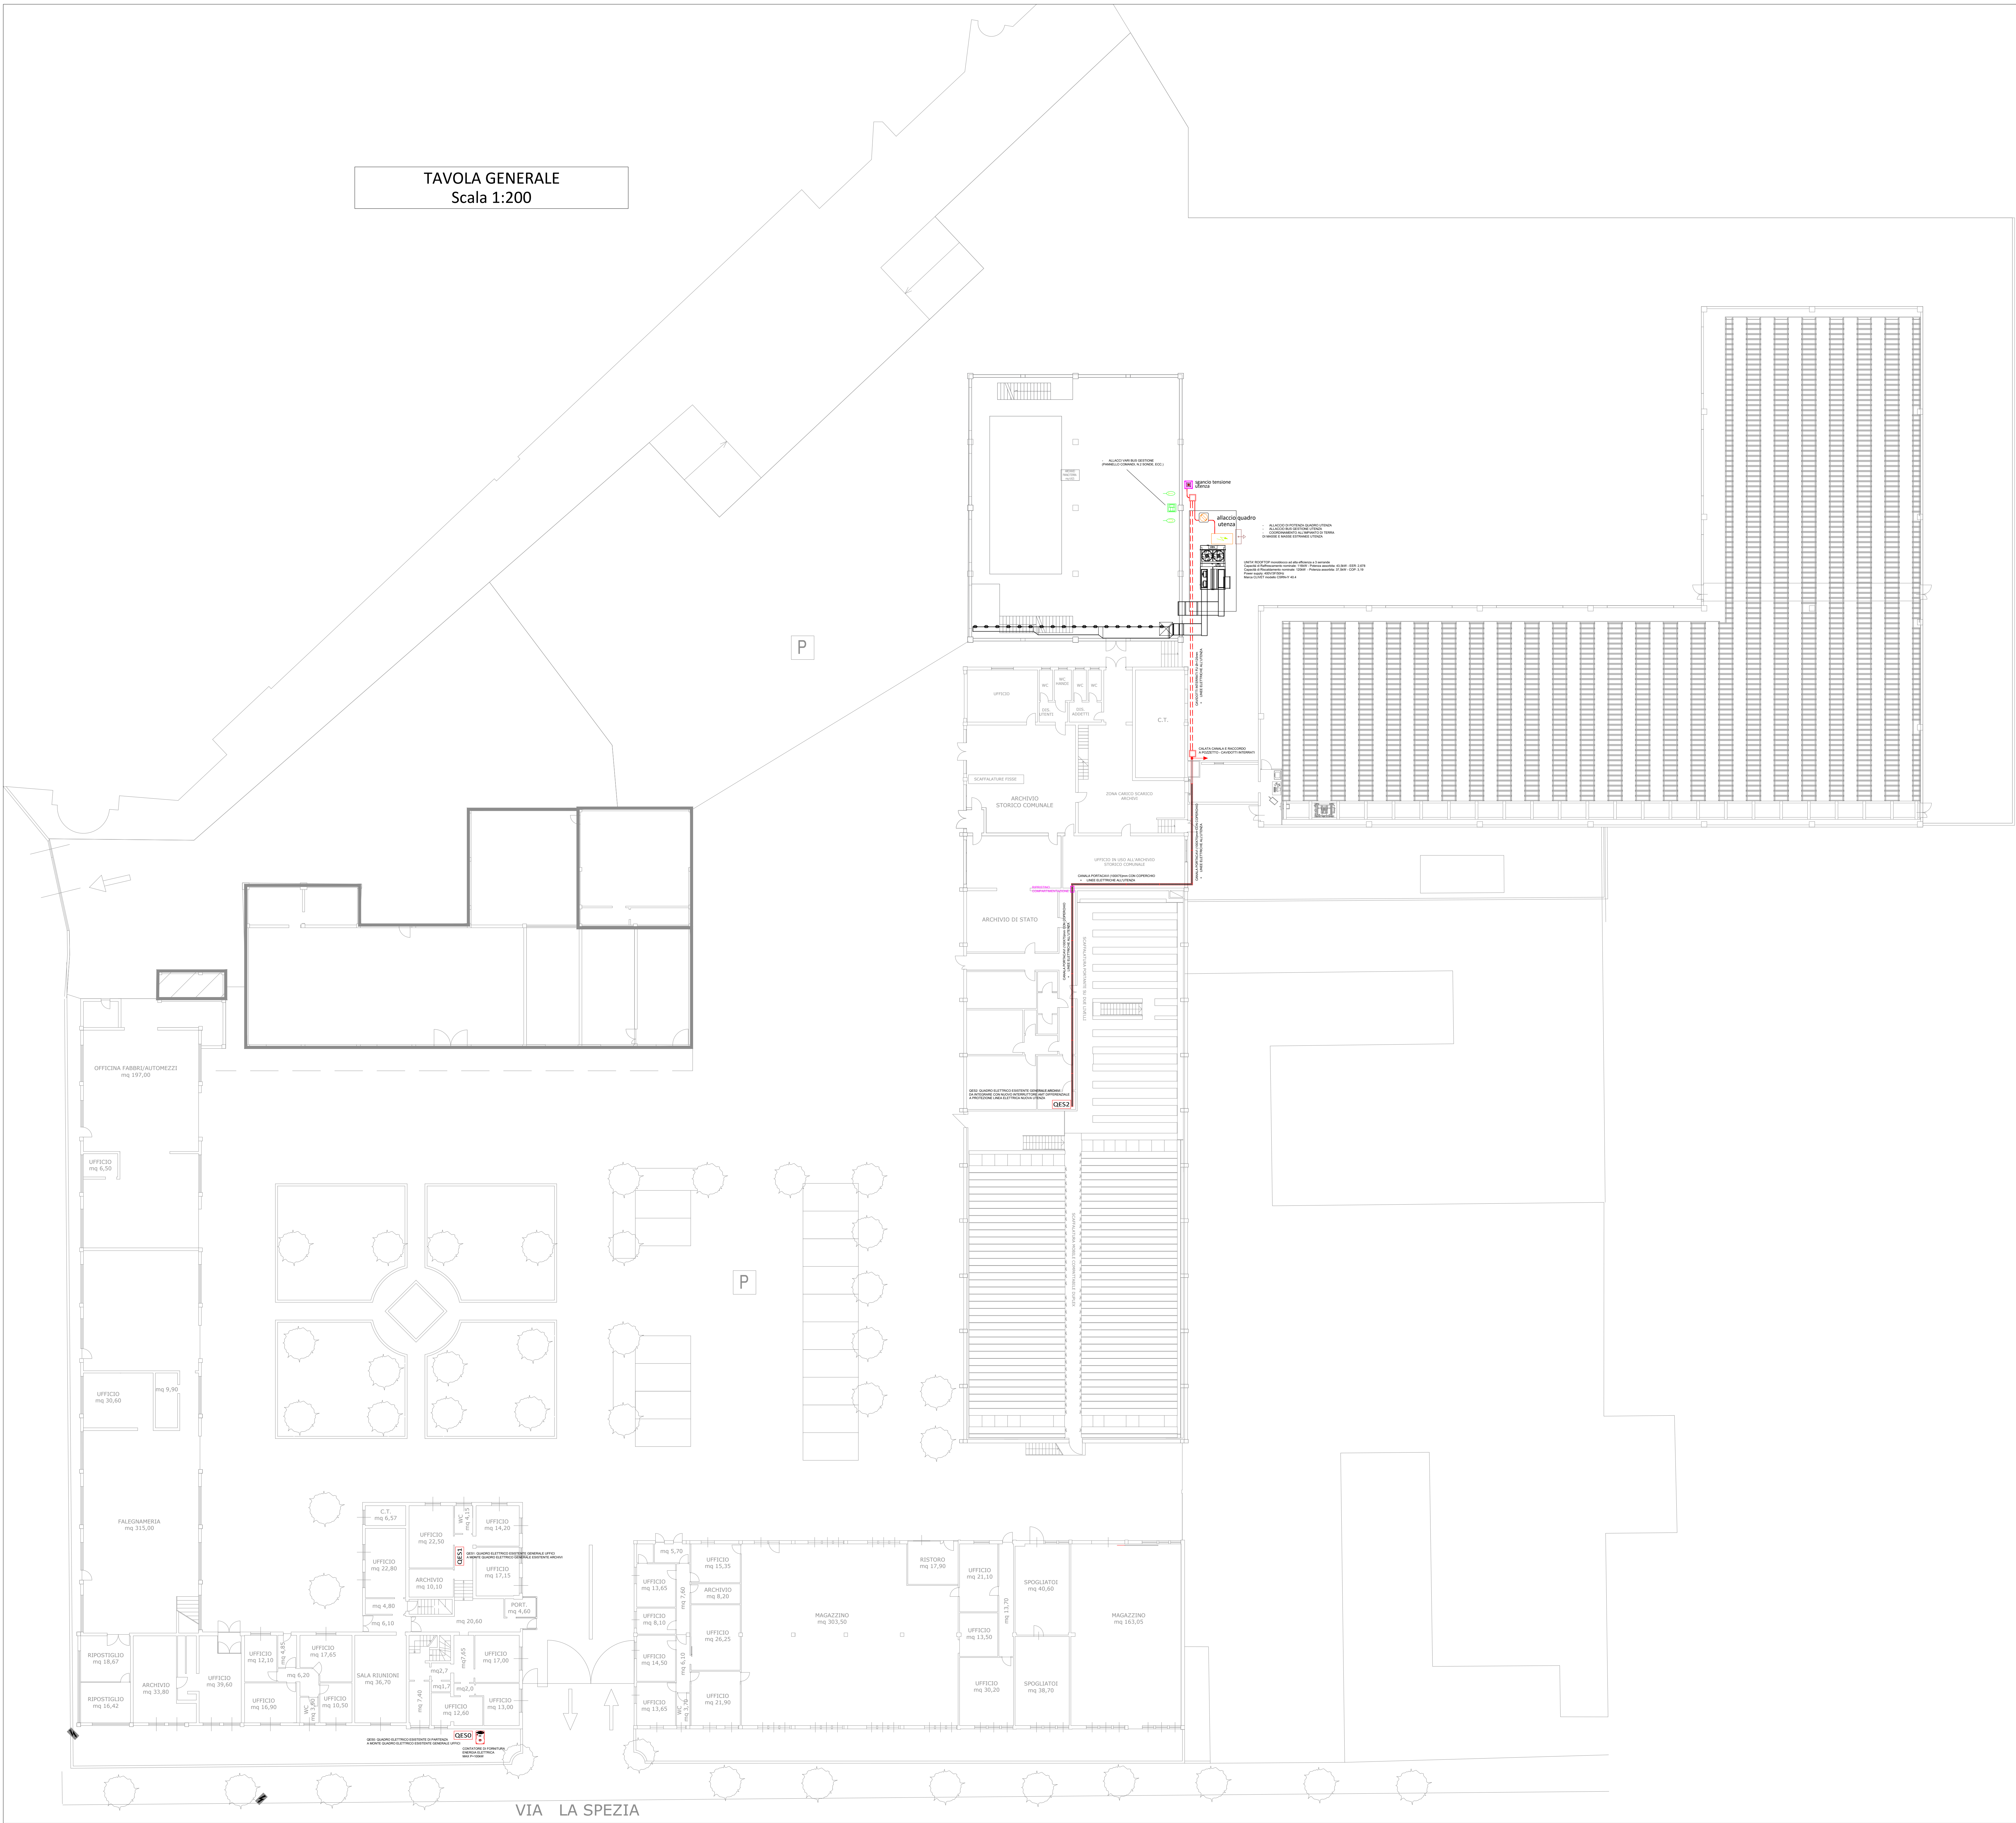

LEGENDA SIMBOLI			
Simbolo	Descrizione	Simbolo	Descrizione
	Contatore di fornitura energia elettrica		Collegamento bus pannello comandi gestione utenza
	Quadro elettrico di partenza esistente		Collegamento bus sonda temperatura gestione utenza
	Quadro elettrico generale uffici esistente		Collegamento bus sonda umidità gestione utenza
	Quadro elettrico generale archivi esistente (prevedere integrazione)		Coordinamento dell'utenza all'impianto di messa a terra dipendente esistente
	Canale metallico 150x75mm portacavi		
	Pulsante di sgancio tensione dedicato		
	Sezionatore locale per sgancio tensione		
	Allaccio elettrico quadro utenza		


PARTICOLARE RIPIEPIIMENTO NUOVO
CANALE METALLICO DI DISTRIBUZIONE

 CANALE PORTACAVI 100x75mm



PARTICOLARE RIPIEPIIMENTO NUOVI
CAVIDOTTI INTERRATI DI DISTRIBUZIONE

 CAVIDOTTI INTERRATI FU Ø=125mm



PARMA
INFRASTRUTTURE S.p.A.

COMUNE DI PARMA

responsabile unico di progetto
Arch. ANTONIO MARIA TEDESCHI
Parma Infrastrutture S.p.A.

progetto architettonico
Ing. MASSIMO BRIGHENTI
Parma Infrastrutture S.p.A.

progetto impiantistico
Per. Ind. ROBERTO BOCCHI
via Garibaldi 5, Felino (PR)

progetto elettrico
Per. Ind. MANOLO BIANCHI
via Catania 1/19, Bagnolo San Vito (MN)

coordinamento della sicurezza in progettazione
Arch. ANDREA DINI
Parma Infrastrutture S.p.A.

PIANO BIBLIOTECARIO 2024 - L.R. 18/2000 PROGETTO "IL DEPOSITO D'ARCHIVIO: INVESTIRE PER TUTELARE"
REALIZZAZIONE DI IMPIANTO DI TERMOREGOLAZIONE E CONTROLLO IGROMETRICO PRESSO L'ARCHIVIO STORICO DEL COMUNE DI PARMA
CUP I95C25000020006

PROGETTO ESECUTIVO

titolo elaborato:
Planimetria Impianto Elettrico

TAVOLA:
serie numero
IE 01
formato A0
scala 1:200
file:

E' vietata la riproduzione e diffusione in qualsiasi forma. Tutti i diritti sono riservati nei termini di legge al Comune di Parma