
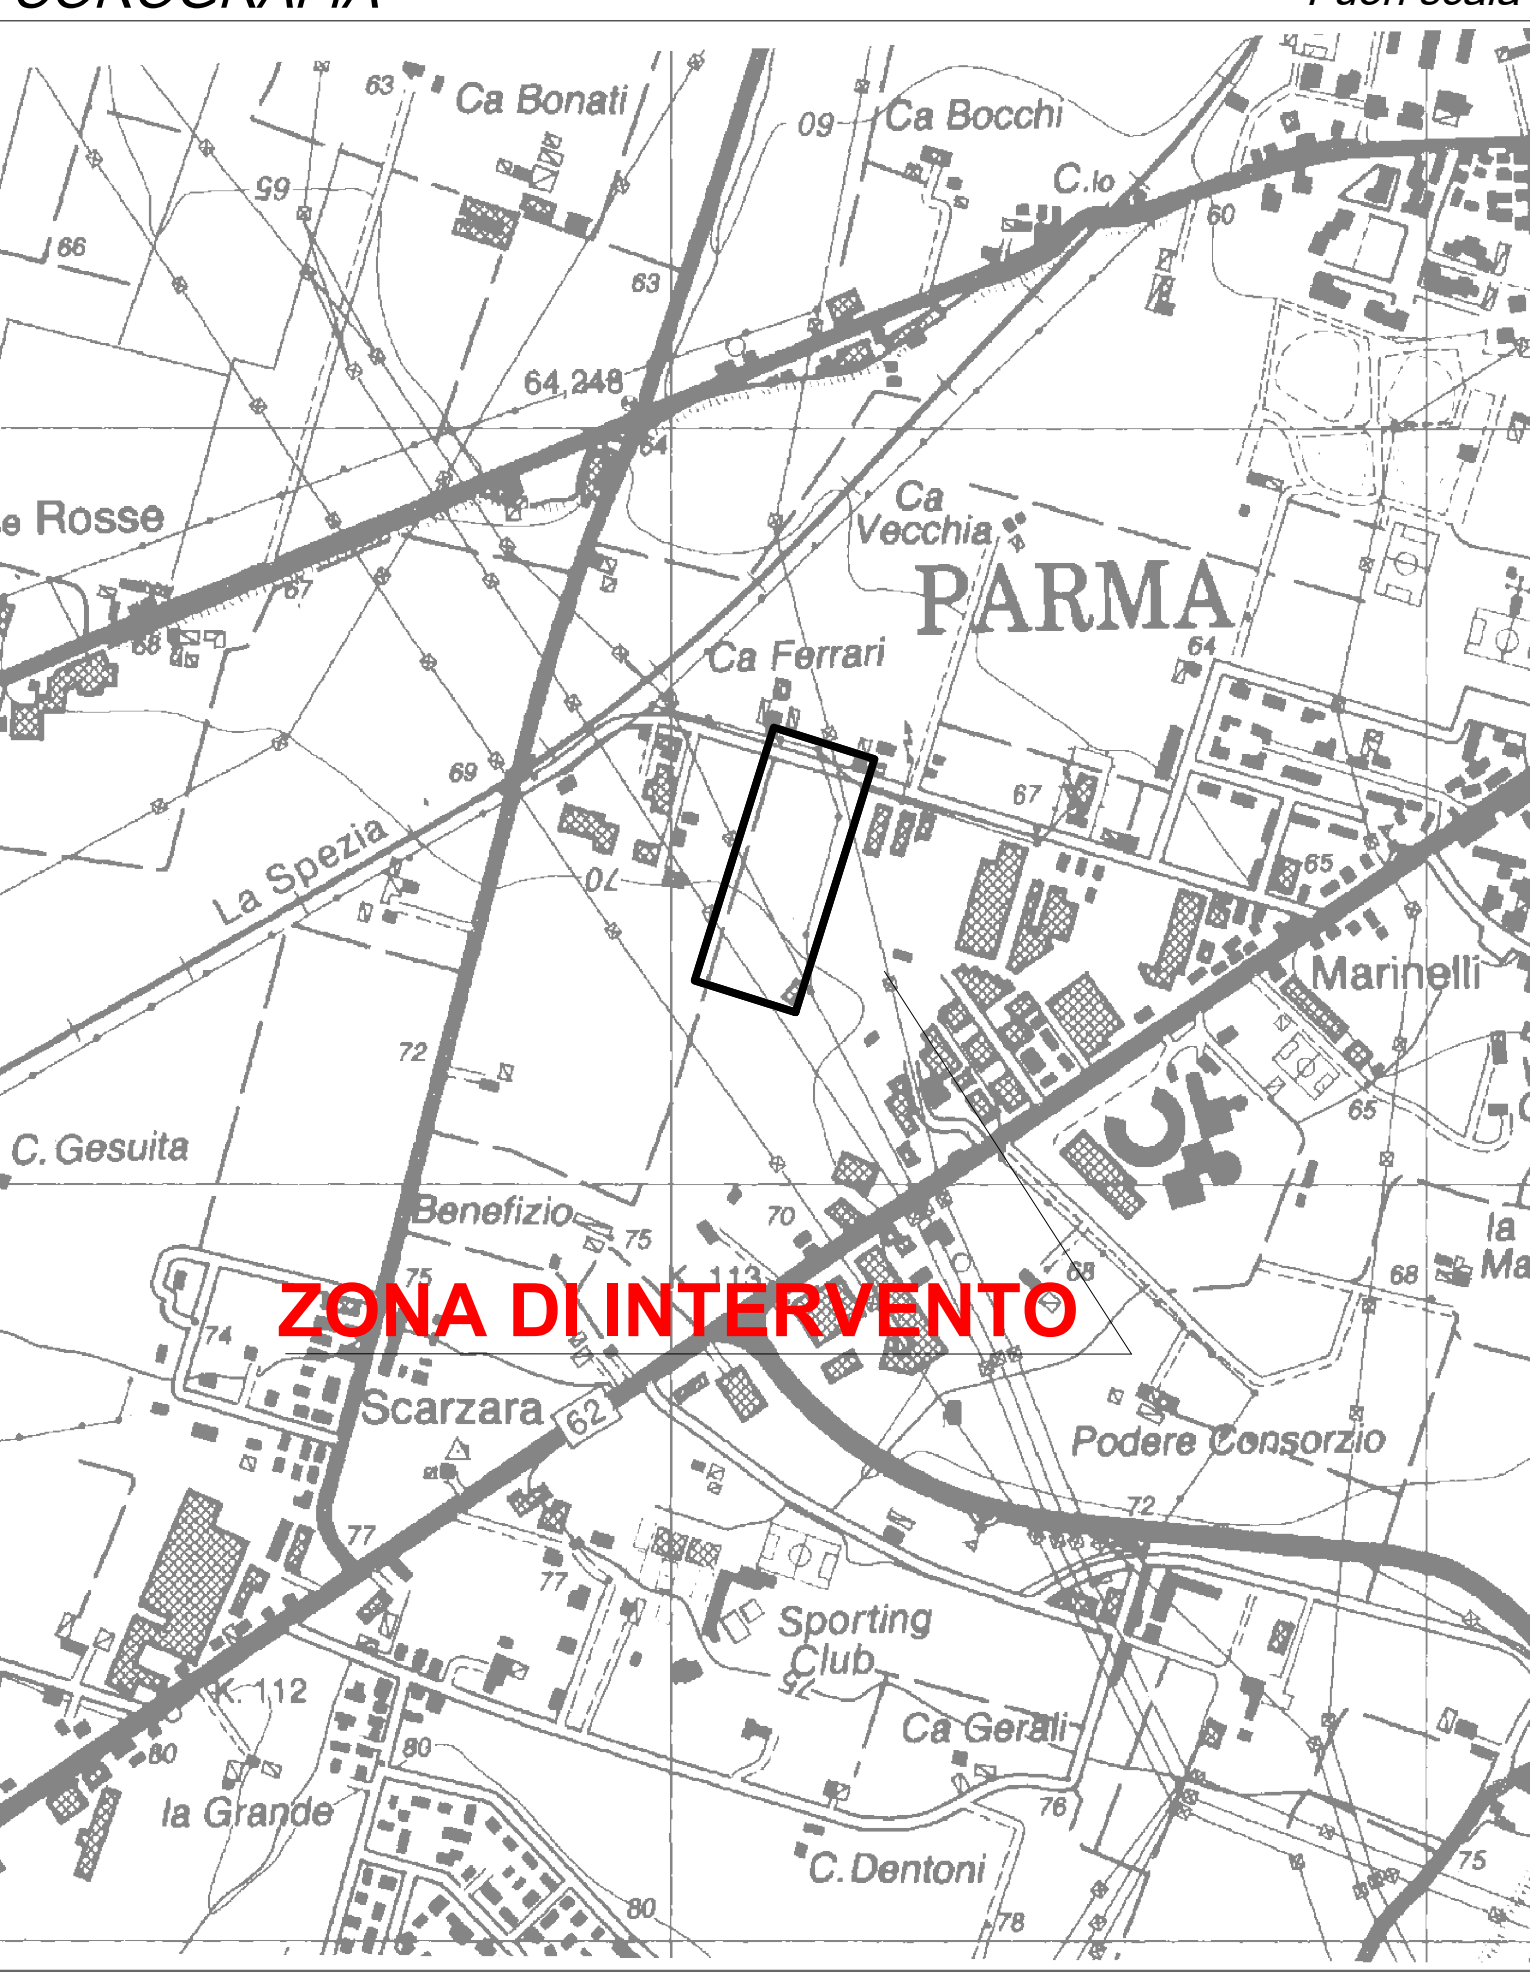
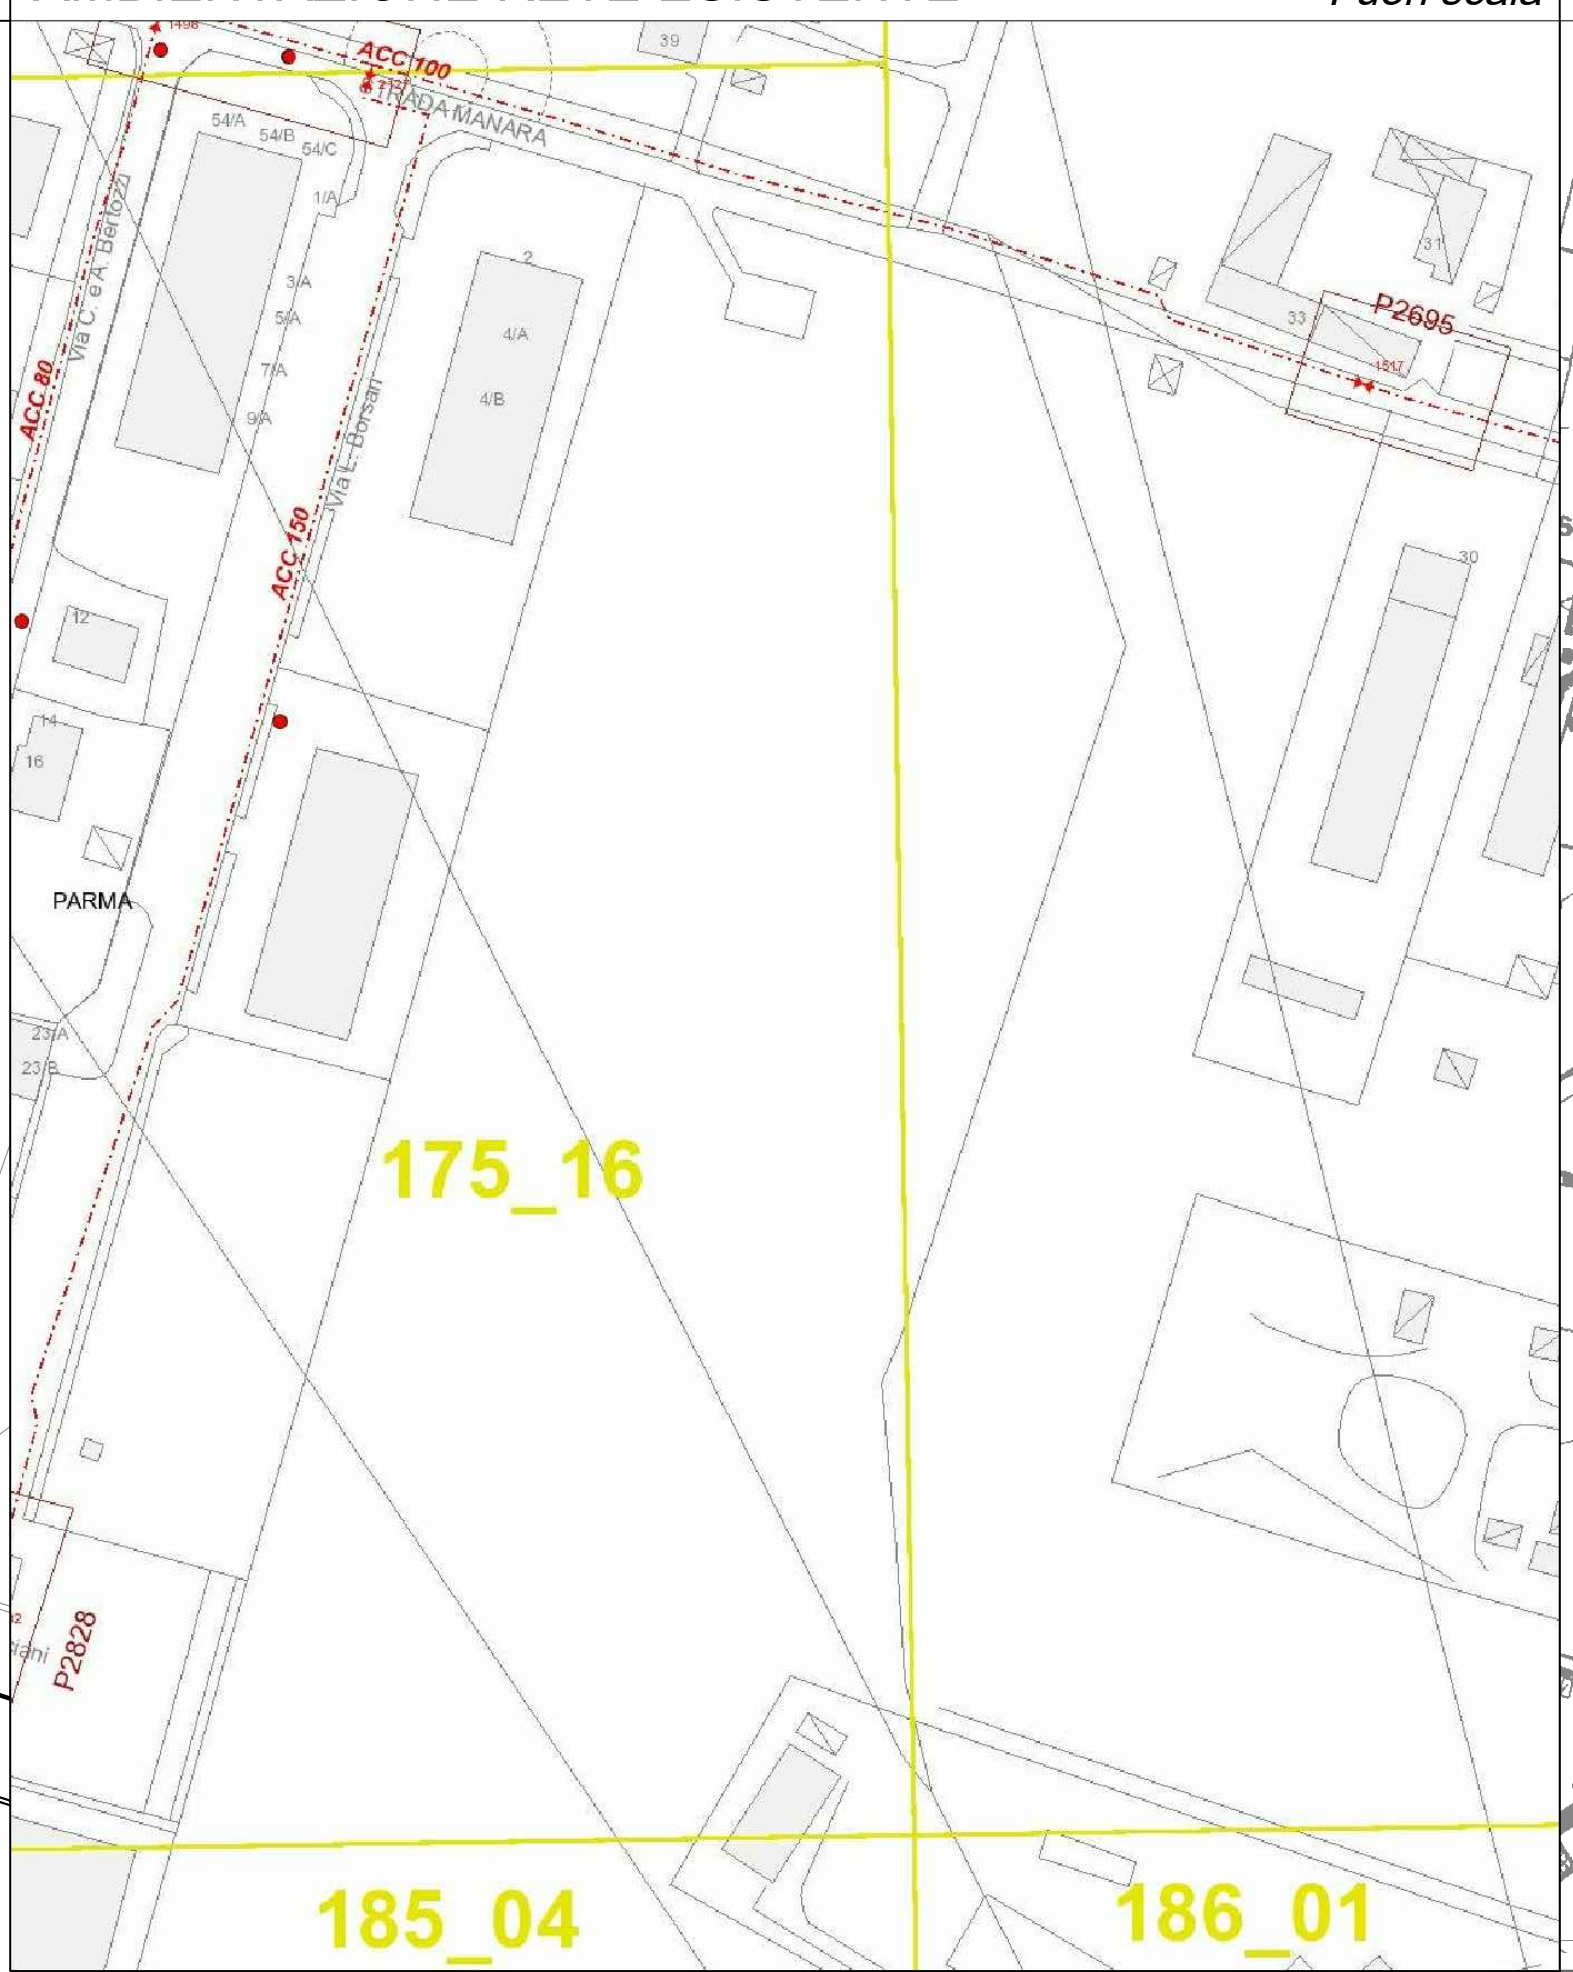


LA POSIZIONE DELLA RETE ESISTENTE E' DA RITENERSI INDICATIVA E DOVRA' ESSERE VERIFICATA IN FASE DI ESECUZIONE LAVORI

AMBIENTAZIONE RETE ESISTENTE

Fuori scala

COROGRAFIA

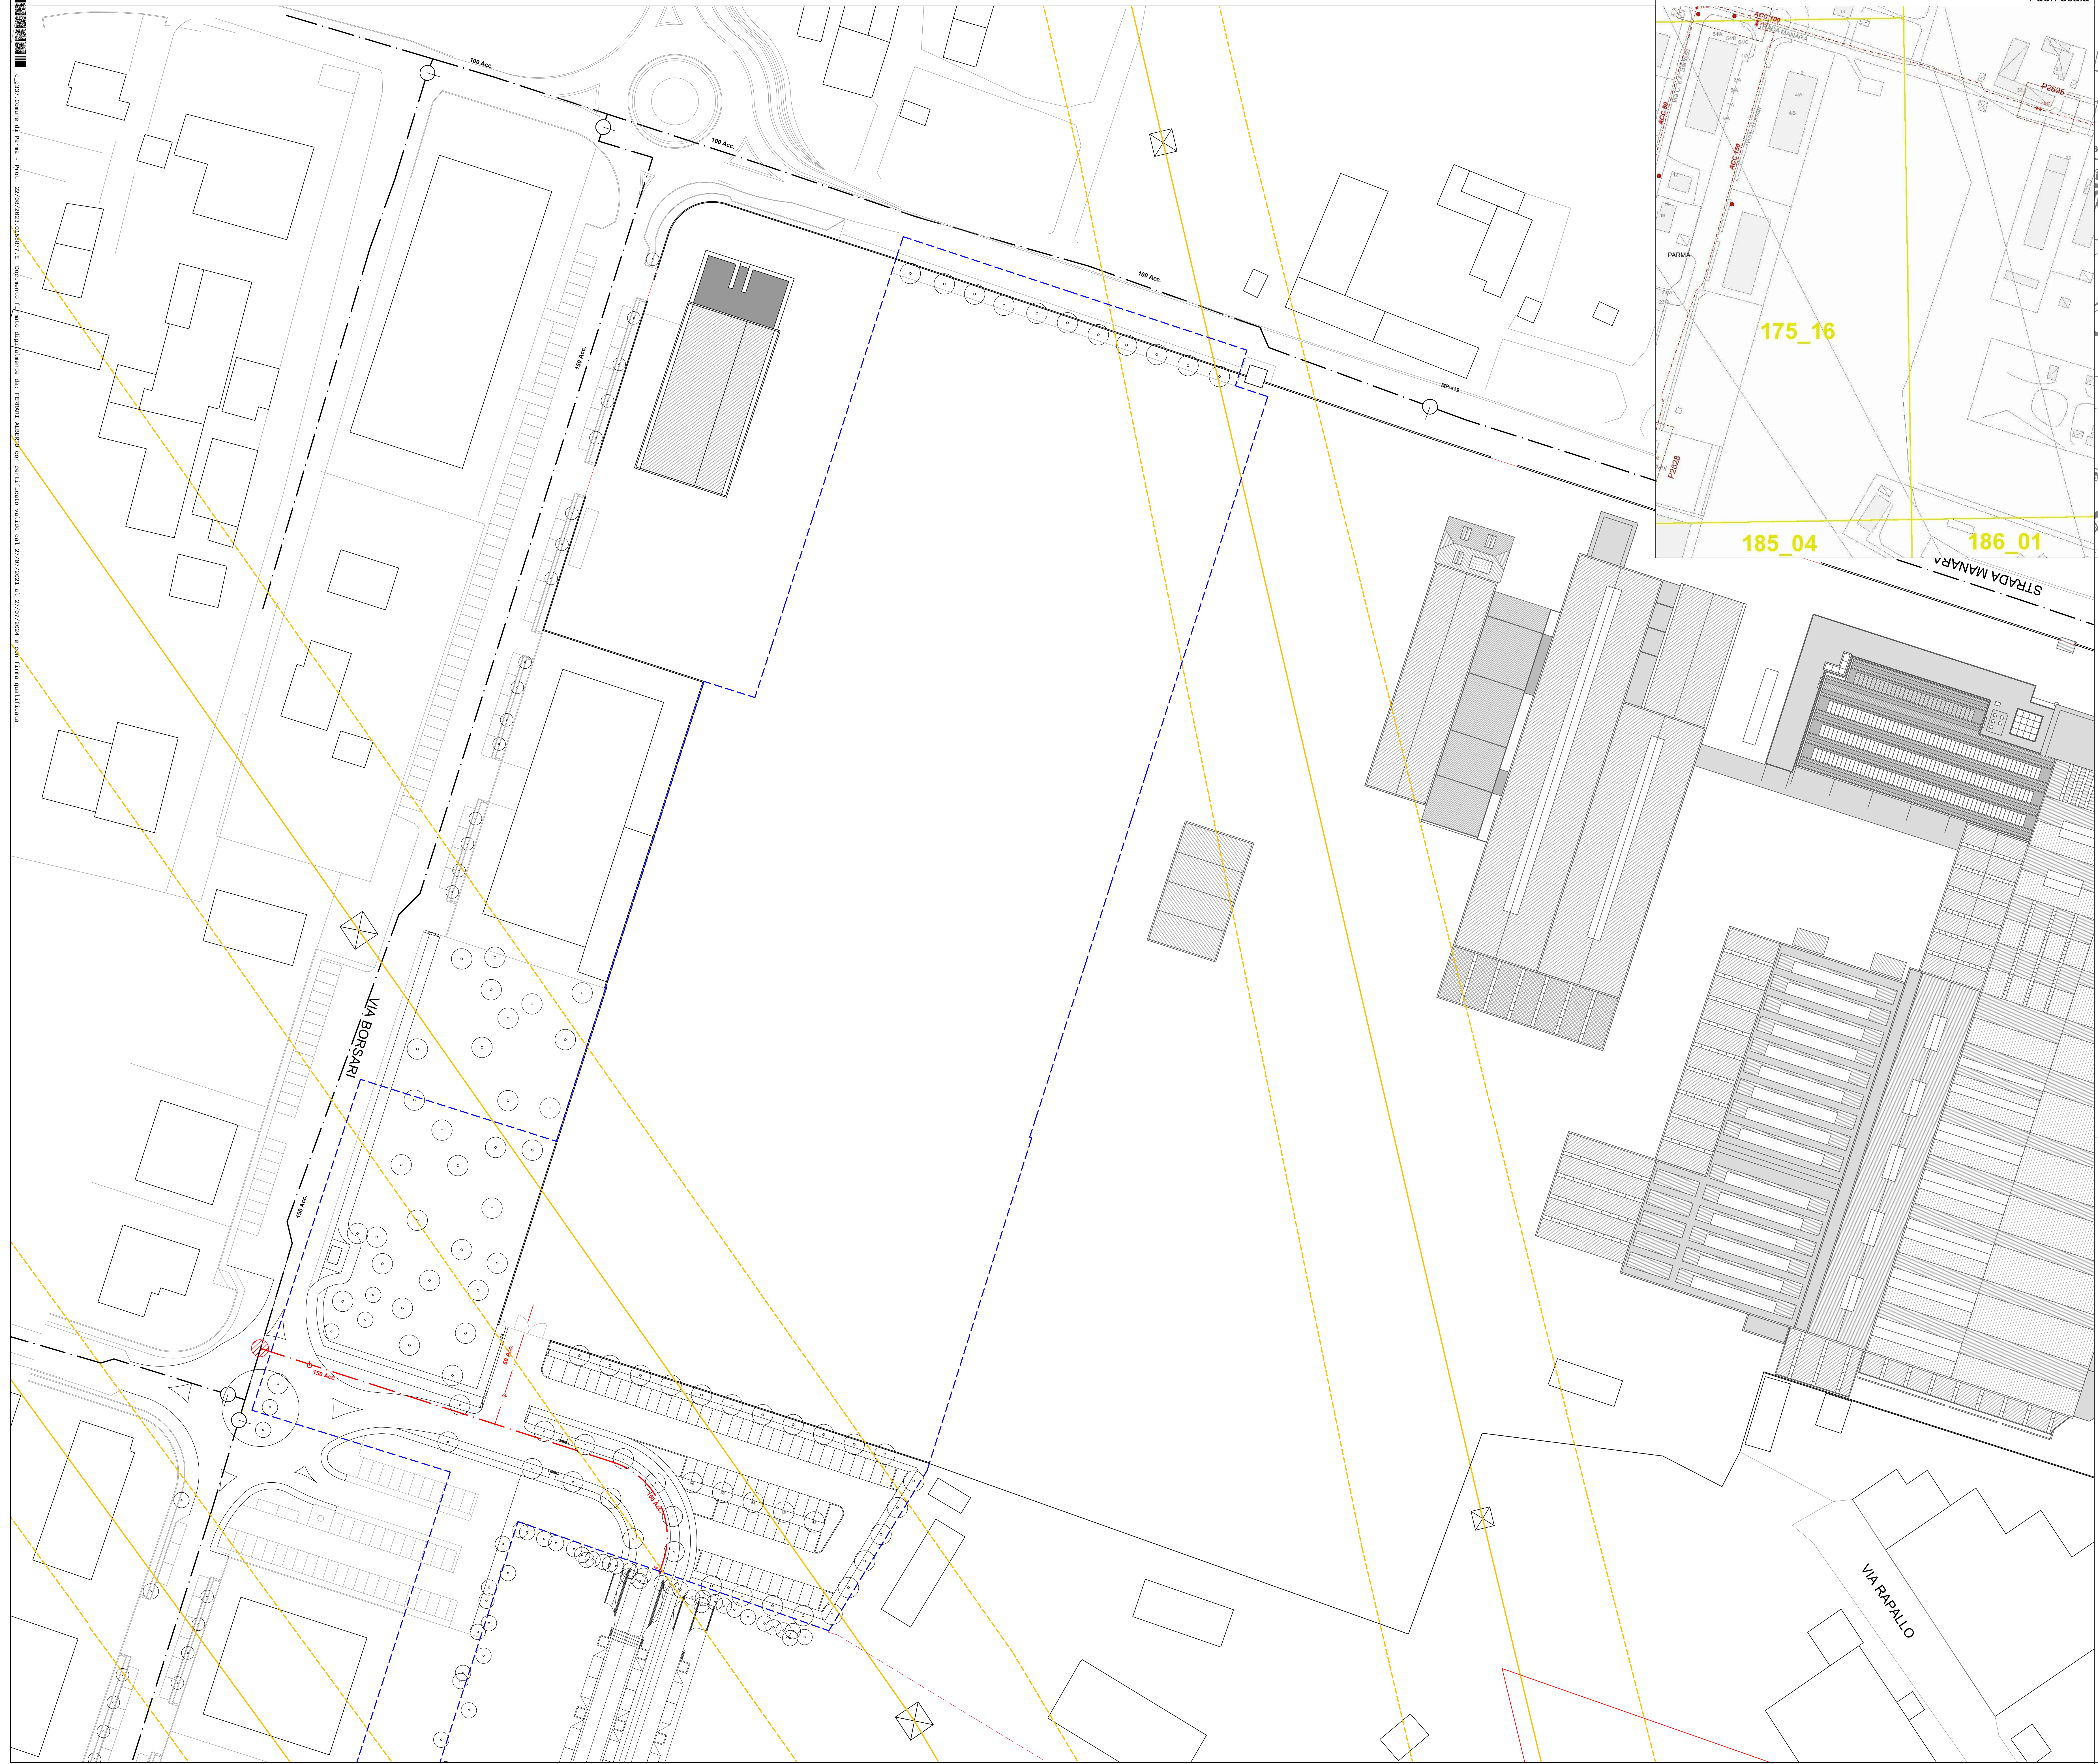

RETE GAS			
ESISTENTE	DI PROGETTO	FUORI ESERCIZIO	
4" specie	4" specie	4" specie (FEEDER) (>3 bar)	
5" specie	5" specie	5" specie (da 1.5 a 3 bar)	
6" specie	6" specie	6" specie (da 0.5 a 1.5 bar)	
7" specie	7" specie	7" specie (da 0.04 a 0.5 bar)	
8" specie	8" specie	8" specie (5 a 0.04 bar)	
9" specie	9" specie	Pressa 4" specie (FEEDER) (>3 bar)	
10" specie	10" specie	Pressa 5" specie (da 1.5 a 3 bar)	
11" specie	11" specie	Pressa 6" specie (da 0.5 a 1.5 bar)	
12" specie	12" specie	Pressa 7" specie (da 0.04 a 0.5 bar)	
13" specie	13" specie	Pressa 8" specie (5 a 0.04 bar)	
14" specie	14" specie	VALVOLA GAS	
15" specie	15" specie	SPATIO DI RETE B.P. - M.P. - A.P.	
16" specie	16" specie	VALVOLA PRESA GAS	
17" specie	17" specie	SIFONE (BASSA PRESSIONE)	
18" specie	18" specie	CABINA GAS PRIMO SALTO	
19" specie	19" specie	GROSSA UTENZA	
20" specie	20" specie	SNAM ESISTENTE	
21" specie	21" specie	CAMBIO DIAMETRO MATERIALE (Riduzione)	
22" specie	22" specie	TUBO GUAINA CON ESALATORE	
23" specie	23" specie	TUBO GUAINA	
24" specie	24" specie	PROTEZIONE CATODICA	
25" specie	25" specie	P. C. GIUNTO DIELETTRICO	
26" specie	26" specie	P. C. ALIMENTATORE	
27" specie	27" specie	P. C. PUNTO DI MISURA	
28" specie	28" specie	IMPATTO RETE ESISTENTE	

NB: Ogni eventuale modifica che comporti il mancato utilizzo dei preallacci realizzati e quindi l'eliminazione dei tubi a servizio dei lotti, verrà posta a carico del soggetto attuatore o di chi per esso.

PROVINCIA DI PARMA
COMUNE DI PARMA
Via Spessa - Località Sciarzara
43126 PARMA

PROPRIETA'

GRENTI S.p.A.
Via Guglielmo Marconi, 6
43046 Borgorosso PARMA

TRANCERIE EMILIANE S.p.A.
Strada Manara, 22
43126 PARMA

PIANO URBANISTICO ATTUATIVO
NUOVO INSEDIAMENTO
PRODUTTIVO

DIREZIONALE LA SPEZIA
SUB-AMBITO 21.S1

VARIANTE al PUA "SubAmbito 21 S1 - Direzionale La Spezia"
Approvato DDC 36/2015 del 25.10.2015

SUB-COMPARTO A
RETE GAS

0003.CNV.G05 data: Luglio 2023
scala: 1:500

CNV_PUAI_E04_1A_R01.pdf tavola: **E 04.1 A**

Gruppo di progettazione
Sub Comparto A
Progetto Urbanistico e Architettonico

Sub Comparto B
Progetto Architettonico
Progetto Reti Tecnologiche

STUDIO ARCHITETTO FERRARI ALBERTO
Via Saba D'Aquino, 1 - 43121 PARMA - Tel. +39 0521 295 021

STUDIO ARCHITETTO CHRISTIAN MANFRINI
Via Cassanese Garavito, 9 - 43044 Collecchio PR - Tel. +39 0521 802 721

STUDIO INGEGNERE MARCO PETROLINI
Via Saba D'Aquino, 12A - 43122 PARMA - Tel. +39 0521 402 882